


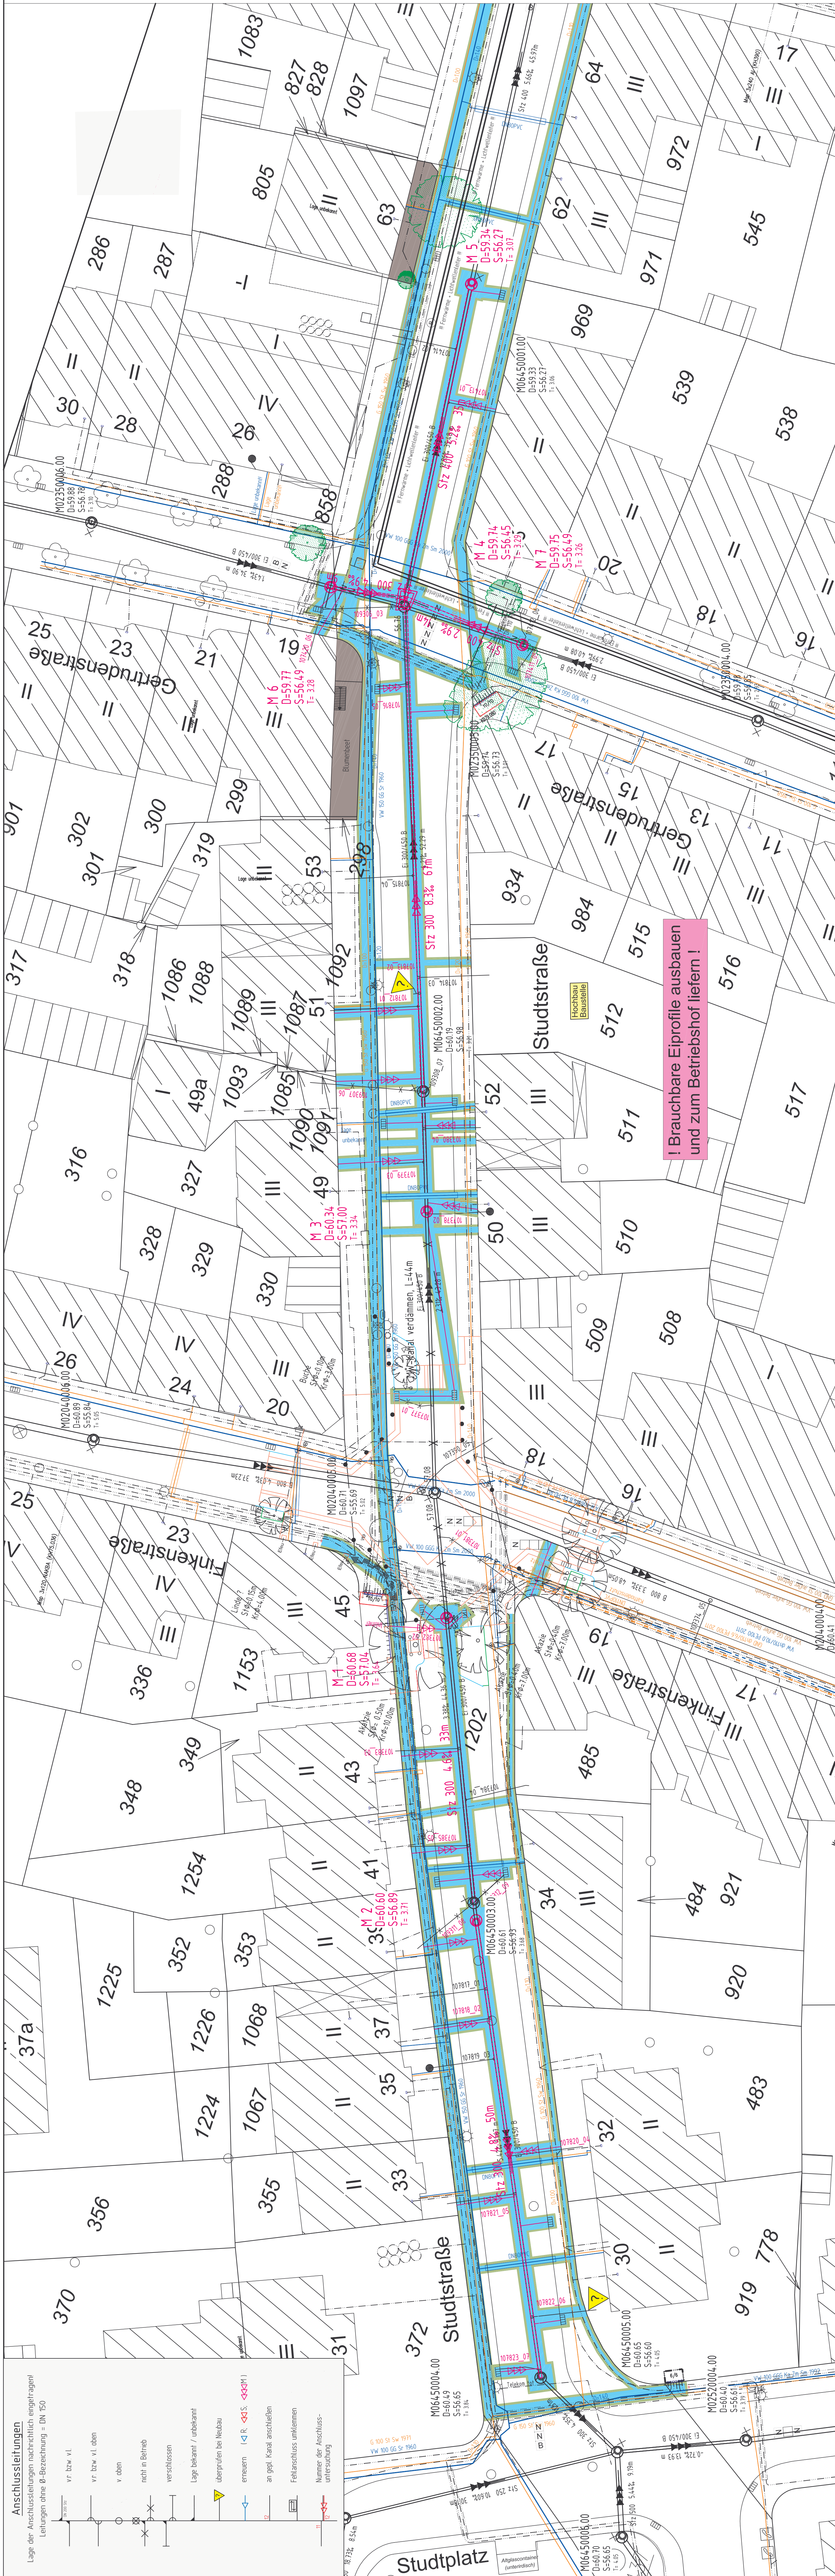

Anschlussleitungen
Lage der Anschlussleitungen nachrichten (angehängt)
Leitungen ohne Ø-Berechnung = UN 150

VT bzw. VL

VT bzw. VL oben

v oben

nicht in Betrieb

verschlossen

Lage bekannt / unbekannt

überprüfen bei Neubau

erneuern <1 R. <4 S. <4371

an ggü. Kanal anschließen

Fehleranschluss umkleimen

Nummer der Anschluss-Nummer nach

Zeichenerklärung

PLANUNG

Regenwasserkanal

Schmutzwasserkanal

Mischwasserkanal

Druckentlastung

PWF - Kanal

Telekabel / Unity Media

Stromkabel

Lichtkabel

Gasleitung

Wasserleitung

Fernwärmeleitung

Privatleitung im öffentl. Verkehrsraum

Asphaltieren

Belastung 24/24/4

Gelbwegleitung 20/20/4/5

Neustadtplaner klein, rot

Neustadtplaner klein, rot

Neustadtplaner Mosaik

unbefestigte Fläche (Bett)

Baugrupe

BESTAND

Regenwasserkanal

Schmutzwasserkanal

Mischwasserkanal

Druckentlastung

PWF - Kanal

Telekabel / Unity Media

Stromkabel

Lichtkabel

Gasleitung

Wasserleitung

Fernwärmeleitung

Privatleitung im öffentl. Verkehrsraum

Asphaltieren

Belastung 24/24/4

Gelbwegleitung 20/20/4/5

Neustadtplaner klein, rot

Neustadtplaner klein, rot

Neustadtplaner Mosaik

unbefestigte Fläche (Bett)

Baugrupe

Nächster Höhenbolzen:
MB 4011 / 5027
NHN + 60.530 m
Gertrudenstraße 5
Schiller-Gymnasium

4	HA 107382.02 = Inliner	SL	02.05.13
3	Darstellung Telekommunikations - Layer aktiviert	Stork	16.04.13
2	- HA Anschlüsse an Schächte geod. keine Höhenanierung	Stork	25.03.13
1	- M 6 u M 7 geod. auf F 10; Anschlusslinweis im LS beachten	Stork	18.02.13
Nr.	Zeichenerklärung korrigiert	Name	Datum

STADT MÜNSTER
Tiefbauamt
Planung

Lageplan Baugruben

Projekt Nr.: 12.002
Plan Nr.: S1.43
Bau Nr.: 5
Str. Schlüssel: 66.60
Anlage Nr.: 66.60

Maßstab: 1:250
Lageplan: 1:250
Längen: 1:250
Höhen: 1:250

Kanalsanierung
Studtstraße

berarbeitet	Nov. 2013	Name	Jaskewek
gezeichnet	Nov. 2013	Stork	
geprüft	Nov. 2013	Jaskewek	
genehmigt	Minster den 29.08.2013		

Stadthaus Kreuz
Bachstraße

Stadthaus Kreuz
Bachstraße

A. ggc. Jaskewek

Tiefbauamt